


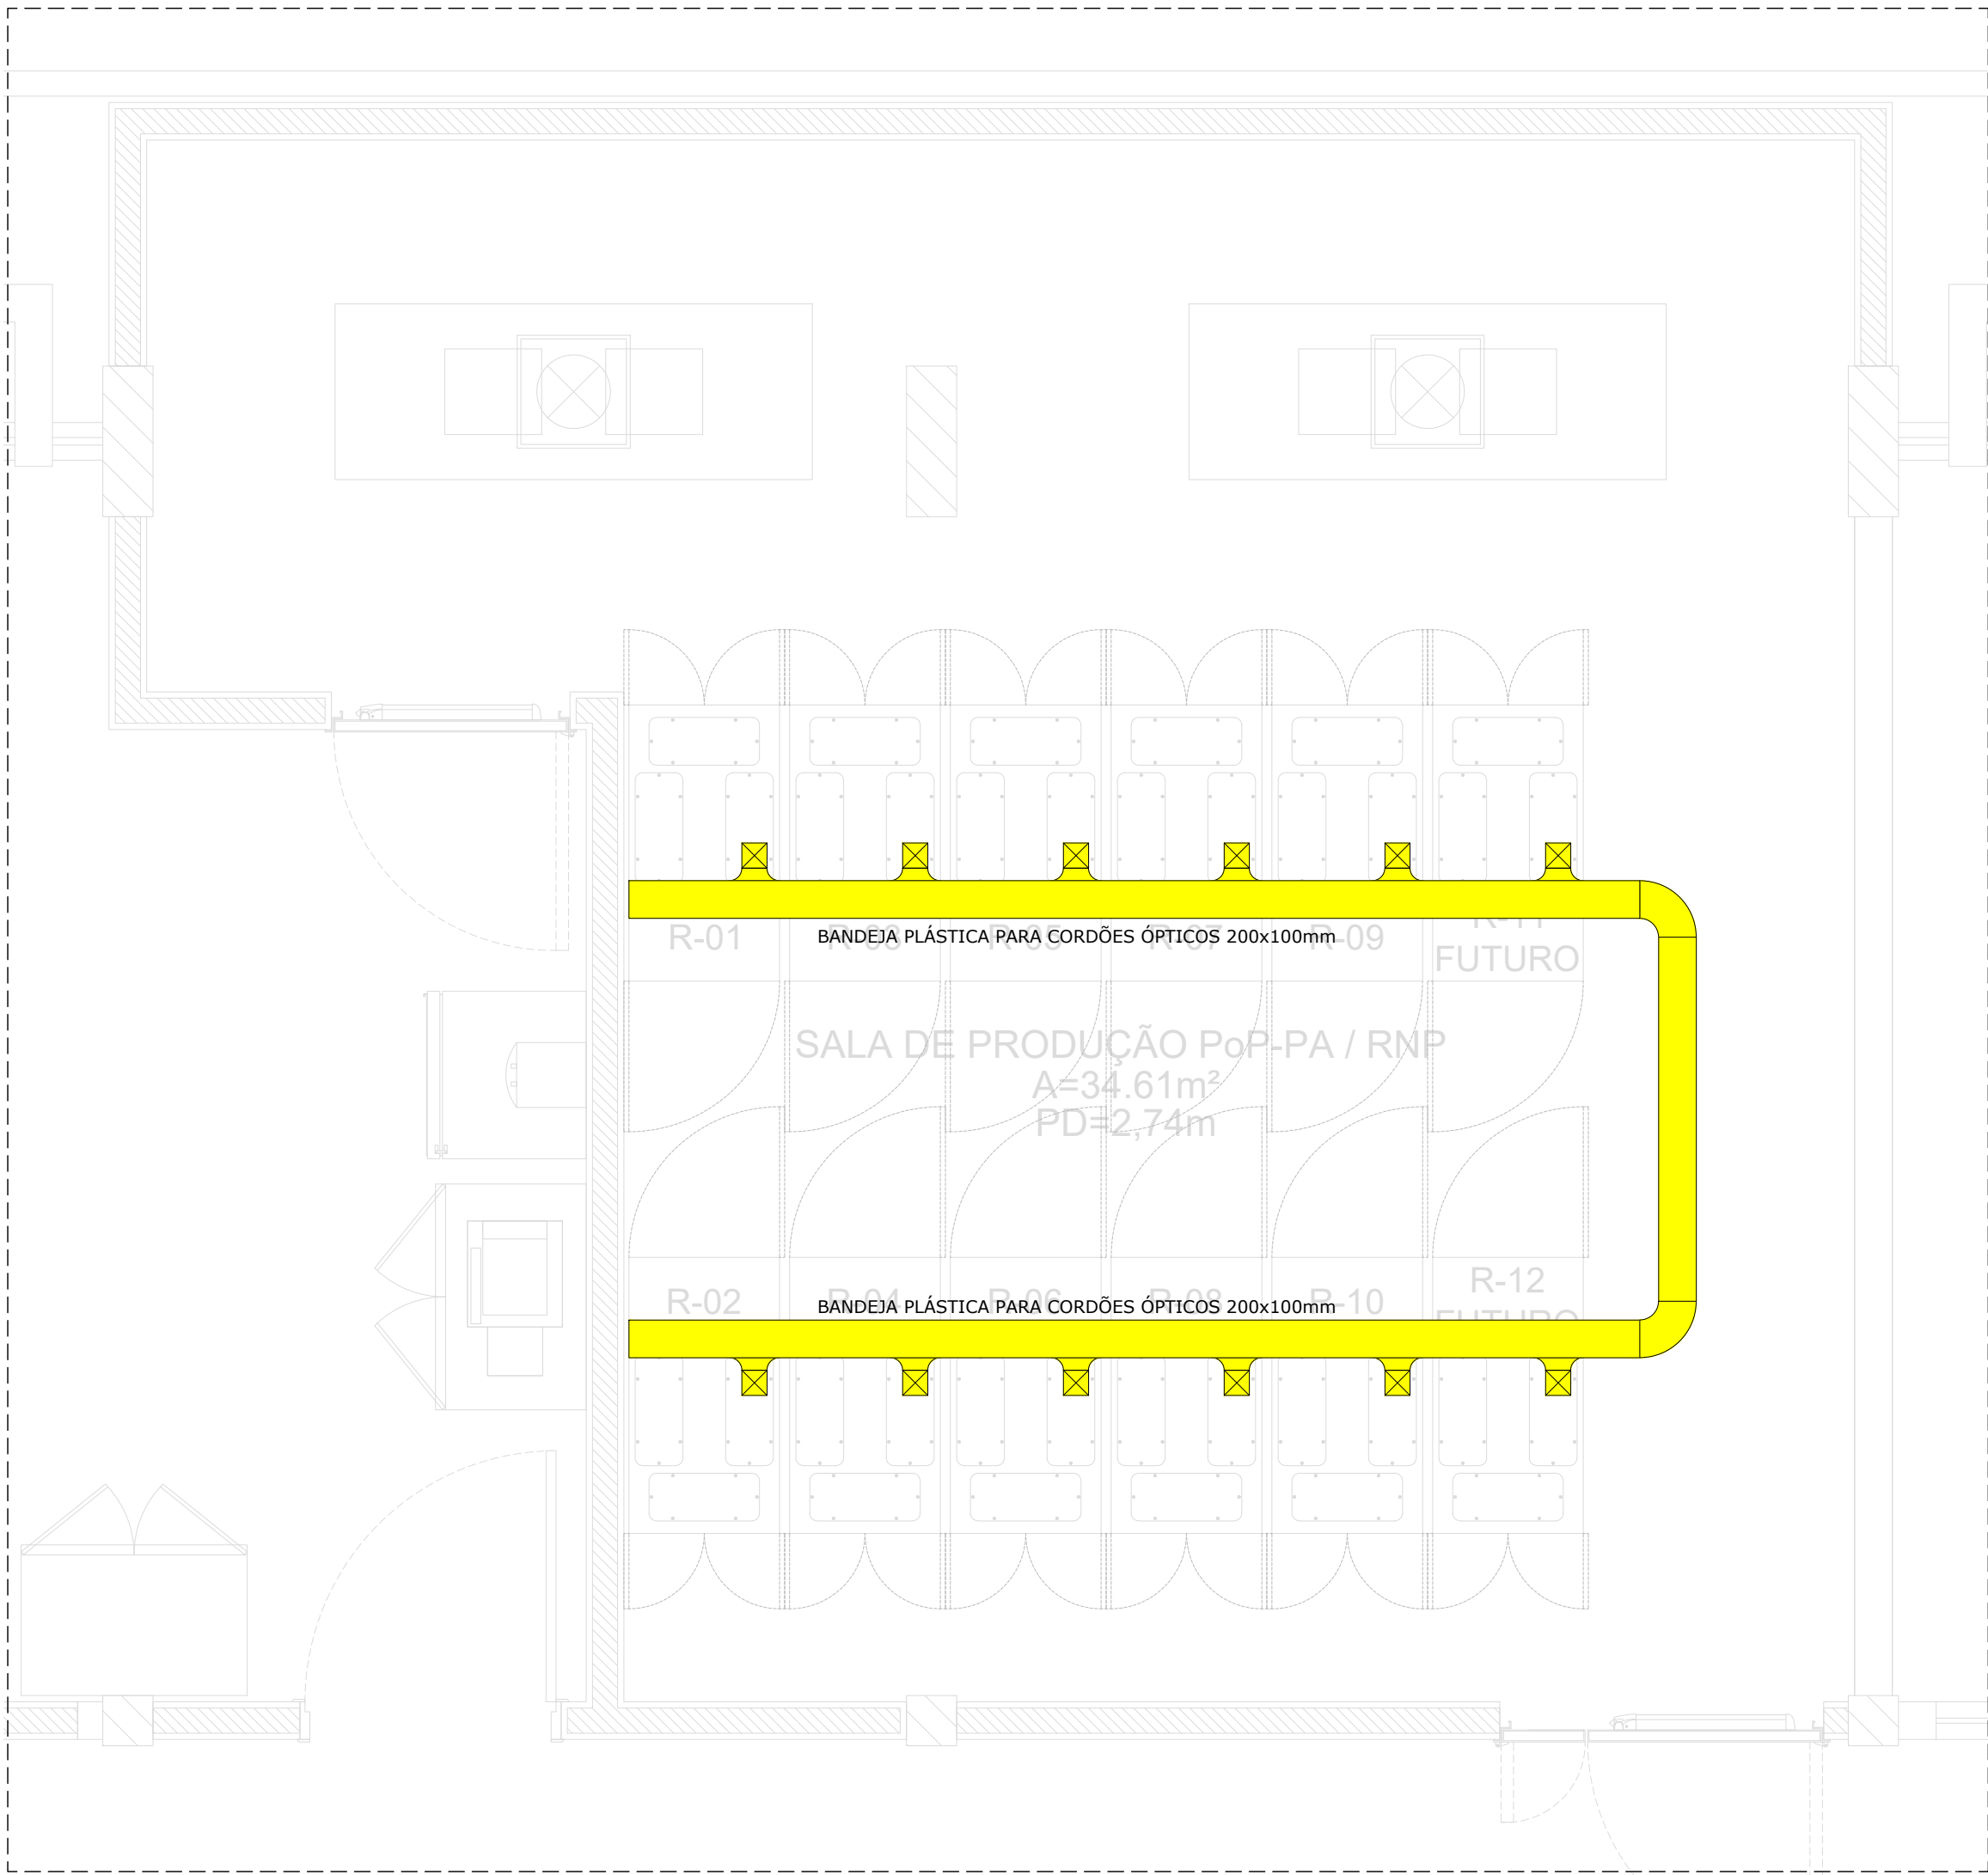

PLANTA BAIXA TÉRREO
CABEAMENTO ESTRUTURADO E SEGURANÇA

1
Escala 1:50

LEGENDA
BANDEJA PLÁSTICA PARA CORDÕES ÓPTICOS


- APARENTE
- CURVA HORIZONTAL PARA BANDEJA PLÁSTICA
- CURVA VERTICAL EXTERNA PARA BANDEJA PLÁSTICA

DIVERSOS

- INFRAESTRUTURA QUE DESCE
- INFRAESTRUTURA QUE SOBE

NOTAS

- TODA TUBULAÇÃO NÃO INDICADA SERÁ DE Ø1".
- TODA CAIXA DE PASSAGEM NÃO INDICADA SERÁ DE 15x15cm.
- TODOS CABOS DO CABEAMENTO ESTRUTURADO SERÃO UTP, TERÃO 4 PARES, E DEVERÃO POSSUIR CATEGORIA 6 OU SUPERIOR.

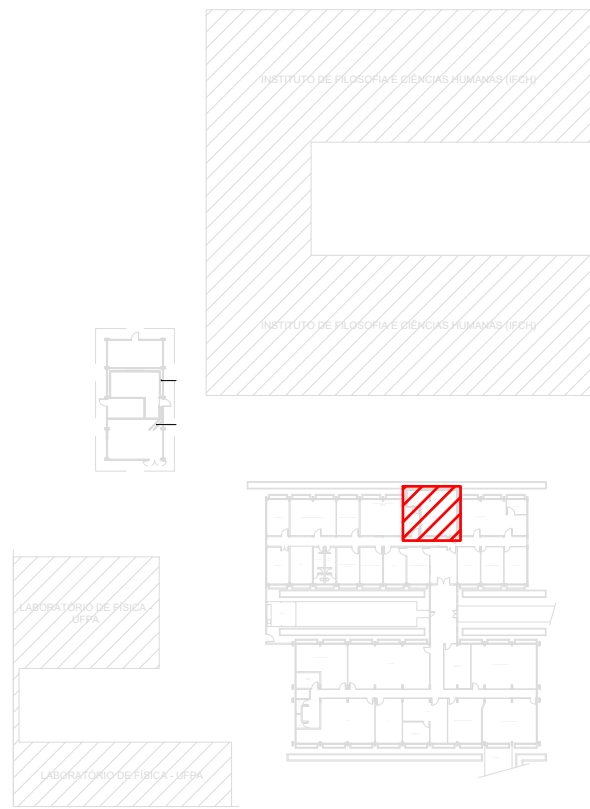

MAPA CHAVE
PLANTA BAIXA TÉRREO

3
Escala 1:1000

R01	AJUSTE CONFORME REUNIÃO DE ALINHAMENTO	HENRIQUE	01/08/2025
R00	EMIÇÃO INICIAL	HENRIQUE	19/05/2025
REVISÃO	DESCRIÇÃO	AUTOR	DATA
RNP Rede Nacional de Ensino e Pesquisa Coordenação de Data Center e NOC			
PROJETO:	PROJETO DE REVITALIZAÇÃO DO PoP-PA	DATA:	MAI / 2025
DISCIPLINA:	CABEAMENTO ESTRUTUADO BANDEJA PARA CORDÕES ÓPTICOS	ESCALA:	INDICADA
PRANCHA:	PLANTA BAIXA TÉRREO - SALA COORDENAÇÃO SALA POP	REVISÃO:	R00
DESCRIÇÃO:	ENTRADA DE FIBRA ÓPTICA DISTRIBUIÇÃO HORIZONTAL CAB. CFTV E CONTROLE DE ACESSO	FOLHA: 02/02	
ENDEREÇO:	Rua Igarapé Tucunduba, 1052 - Guamã, Belém-PA UFPA CTC PoP-PA RNP		
RESP. TÉCNICO:	HENRIQUE CURADO	COLABORADOR (A):	HENRIQUE CURADO